


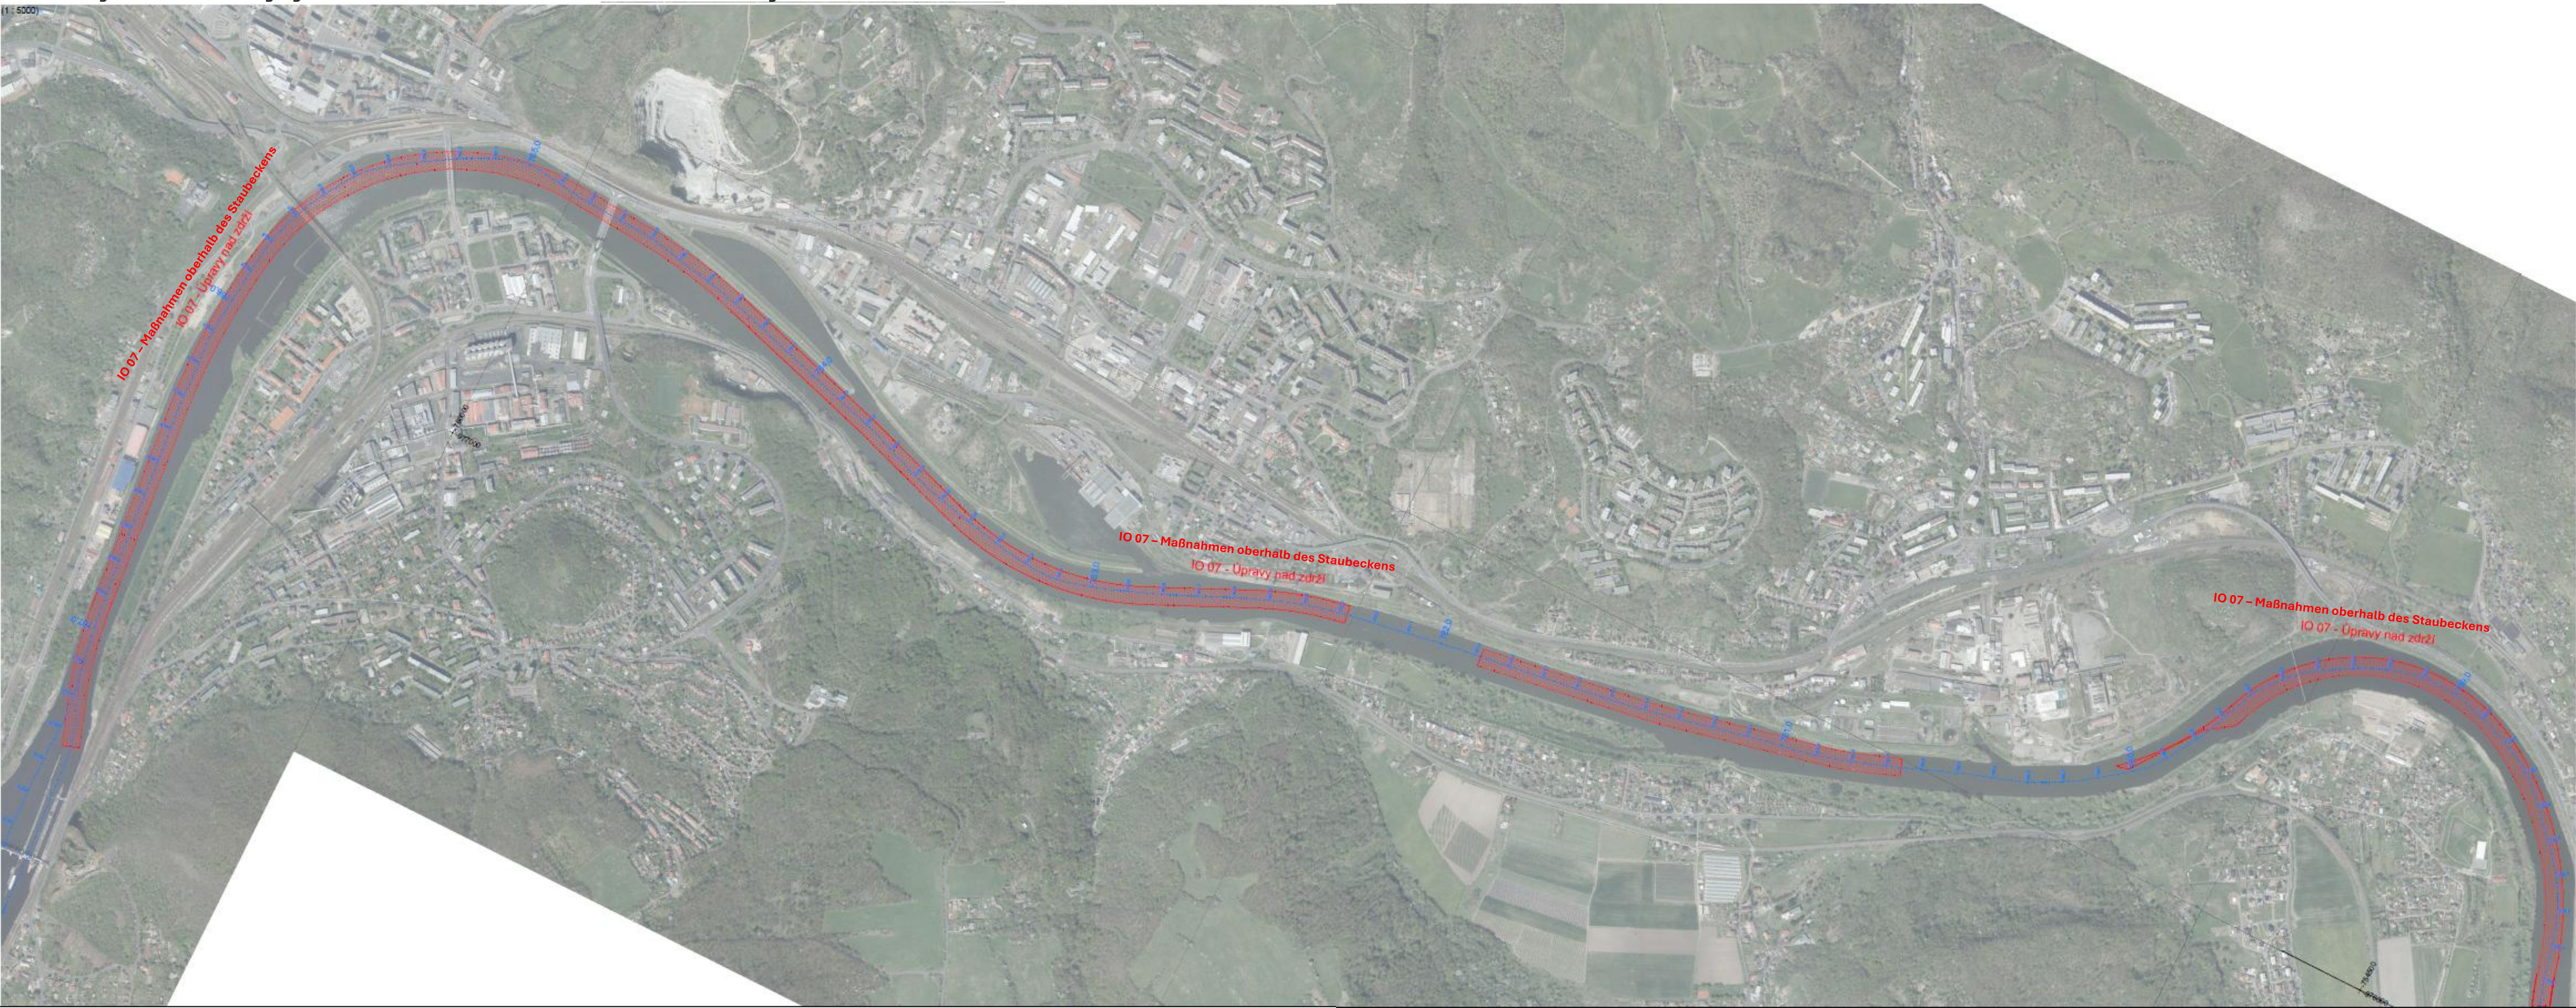

LEGENDE

753,2
+ + + + +
Stromachse und
Flusslaufkilometermarkierung

Hafeninfrastruktur – PSD

-  Bodenausbaggerung
-  Aufschüttung des Flussbettes
-  Sammelbauwerke
-  Dauerhafte feste Bauwerke
-  Uferbefestigung
-  Schwimmende Konstruktionen




AQUATIS a.s. Bělohorská 63/64, 602 00 Brno		Tel.: +420 541 554 111 Fax: +420 541 211 205		E-Mail: info@aquatis.cz http://www.aquatis.cz	
Verantwortlicher Projekt: Ing. Michael Trnka, CSc.		Leitender Ingenieur des Projekts: Ing. Michael Trnka, CSc.		Leiter der Abteilung: Ing. Michael Trnka, CSc.	
Entwickelt von: Ing. Richard Báb		Überprüft von: Ing. Michael Trnka, CSc.		Auftragsnummer: 623/1544	
Datum: 07/2024	Skala: Stavba	Schiffsverkehrsmittel: 95 B, 62	Bezeichnet: Projekt	Lauf: Stavba	Verfügt: 1. úroveň
Maßnahme					
Verbesserung der Schifffahrtsbedingungen auf der Elbe im Abschnitt Ústí nad Labem – Staatsgrenze Tschechien/Deutschland					
Anhang					
Lageplan – Variante 1 – 767,3–758,8					
Maßstab: 1 : 5000			Anhangsnummer: B.2.01		
Auftraggeber: Tschechische Republik – Ministerium für Wasserstraßen der Tschechischen Republik					

3,2

10

10

100

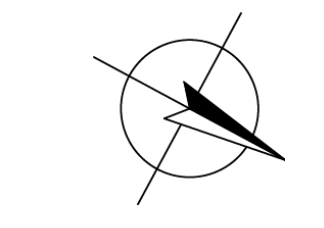

AQUAFIN a.s. Bratslavská 636/6, 602 00 Brno		Tel.: +420 541 711 205 Fax: +420 541 711 205	E-Mail: info@aquafin.cz http://www.aquafin.cz
Vorstandschafts-Person Ing. Michael Trnka, ChK.	Leitender Ingenieur des Projekts Übertrag von	Leiter der Abteilung Ing. Michael Trnka, ChK.	
Erstausfertiger Ing. Richard Kák	Übertrag von Ing. Michael Trnka, ChK.	Auftragnummer 6291258	
Datum 01.12.2023	Lokalisationskennung Stadt 02_03_02_1/04	Geschwindigkeit 02_03_02_1/04	Variante 1.060

Anhang
Lageplan - Variante 1 - 767,3-758,8
Maßstab 1:1000
Anhangnummer 1001

Wissenschaftler der hebräischen Republik

